

Nr zgłoszenia: OD.6640.1274.2025


1)

owej działki.


upr.23741

**WZRYJNE**  
czyk  
500 Radomsko  
383  
169

ndczenia.

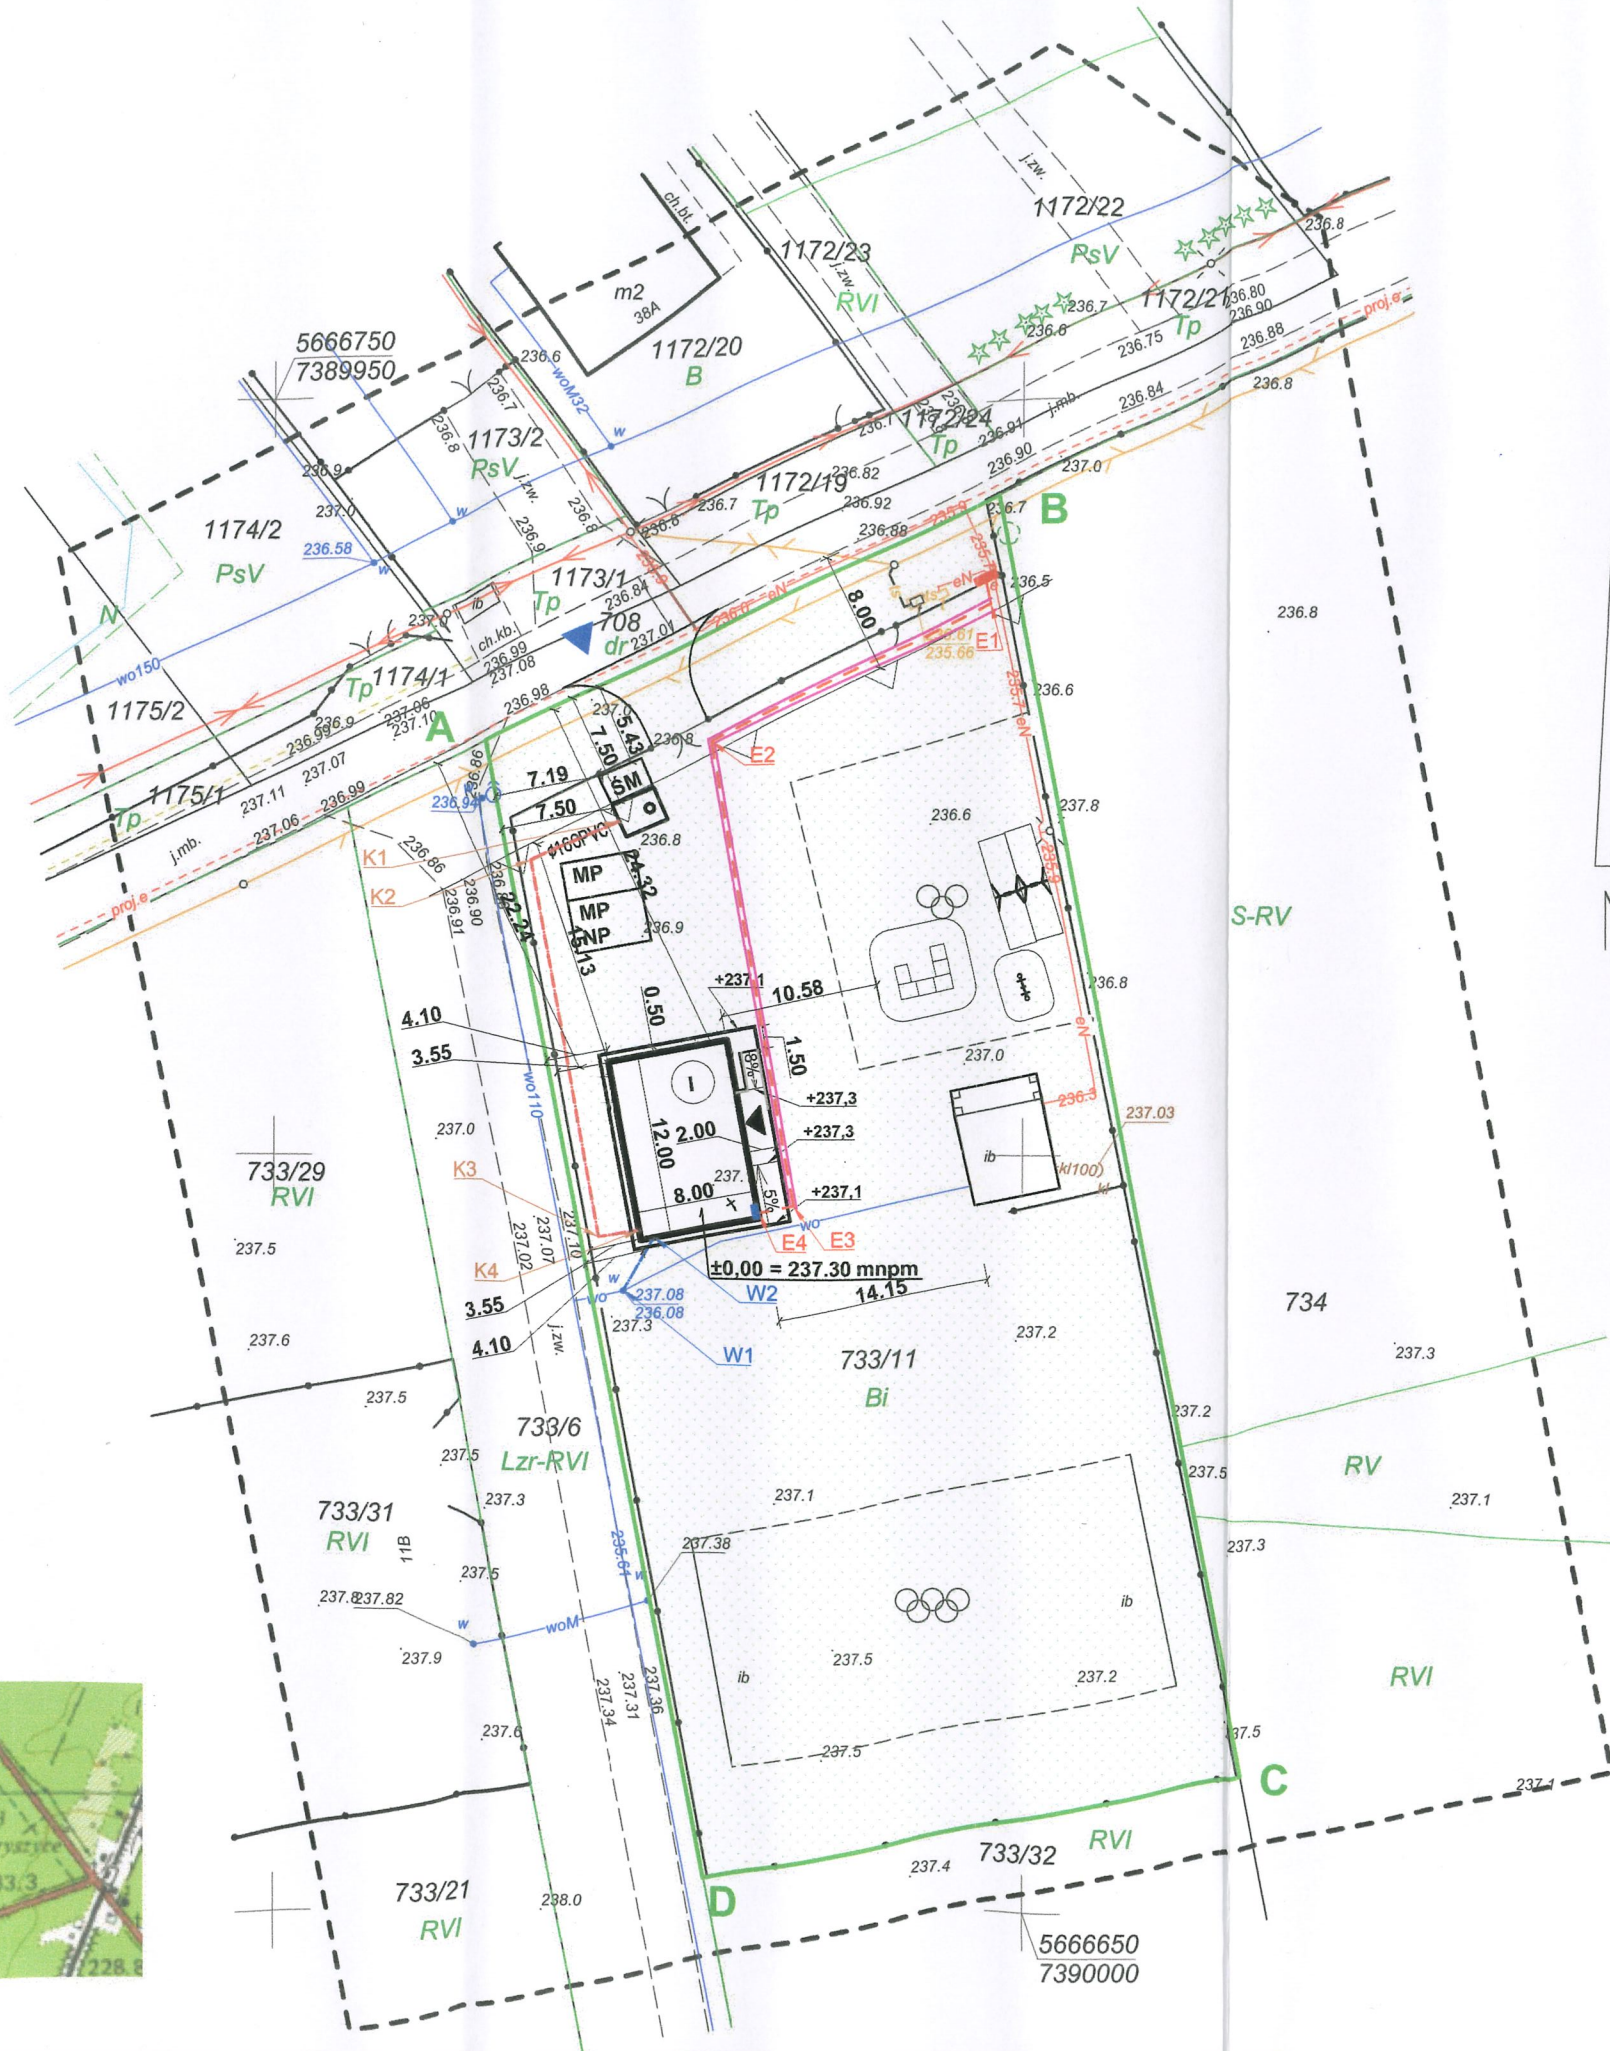

SZKIC ORIENTACJI  
SKALA 1:25000

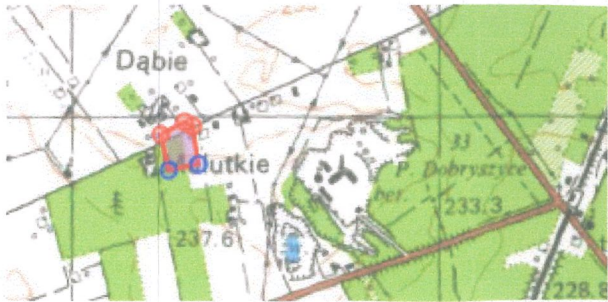

| ZESTAWIENIE POWIERZCHNI TERENU |                                                |                |
|--------------------------------|------------------------------------------------|----------------|
|                                |                                                | m <sup>2</sup> |
| Powierzchnia inwestycji        | dz. nr ewid. 733/11                            | 2990,00        |
| Istniejące elementy            | Istniejący budynek gospodarczy                 | 45,50          |
|                                | Pow. zabudowy - Projektowany budynek świetlicy | 96,00          |
| Projektowane elementy          | Projektowane utwardzenie z kostki              | 40,00          |
|                                | Tereny trawiaste                               | 2808,50        |

## LEGENDA

A D Obszar opracowania obejmujący działkę 733/11,  
obszar oddziaływania inwestycji nie wykracza  
poza zakres opracowania terenu

 Nieprzekraczalna linia zabudowy

 Istniejące urządzenia zabawowe

## PROJEKTOWANE ELEMENTY ZAGOSPODAROWANIA TERENU

Projektowany budynek świetlicy wiejskiej

**I** Ilość kondygnacji

▲ Projektowane wejście do budynku

▲ Istniejący wjazd na teren inwestycji

☐ Projektowane utwardzenie z kostki

**MP** Projektowane miejsce postojowe

 Projektowane tereny zielone

— · — · — zewnętrzna instalacja wody z rur Ø32  
PE SDR11 PN16

☐ projektowany szczelny zbiornik na nieczystości  
ciekłe o poj. 8 m3

\_\_\_\_\_ zewnętrzna instalacja kanalizacji sanitarnej  
z rur PVC-U LITE Ø160 SDR34 SN8

— . . . — projektowany WLZ kabel YKY 5x10mm2

 
 
projektowana rozdzielnica główna RG budynku

istniejące ZKP w granicy działki

===== rura osłonowa DVK 50mm

# Askam Project

*Pracownia projektowa*  
*Askam Project*

|                       |                                                                                                                                                                    |                                                                                                                                                                                                                                     |                                                                                       |                                                                                       |
|-----------------------|--------------------------------------------------------------------------------------------------------------------------------------------------------------------|-------------------------------------------------------------------------------------------------------------------------------------------------------------------------------------------------------------------------------------|---------------------------------------------------------------------------------------|---------------------------------------------------------------------------------------|
| Inwestycja            | BUDOWA BUDYNKU ŚWIETLIWY WIEJSKIEJ WRAZ<br>ZE SZCZELNYM ZBIORNIKIEM BEZODPŁYWOWYM O<br>POJ. 8 M3 I NIEZBĘDNĄ INFRASTRUKTURA<br>TECHNICZNĄ W MIEJSCOWOŚCI MALUTKIE. |                                                                                                                                                                                                                                     | Data:<br>05.2025                                                                      |                                                                                       |
|                       | Adres<br>inwestycji                                                                                                                                                | DZ. NR EWID. 733/11 JEDN. EWID. 101202_2 GM. DOBRYSZYCE,<br>Obręb: 0004 DOBRYSZYCE                                                                                                                                                  | Skala<br>1:500                                                                        |                                                                                       |
| Inwestor              | GMINA DOBRYSZYCE,<br>UL. WOLNOŚCI 8, 97-505 DOBRYSZYCE                                                                                                             |                                                                                                                                                                                                                                     | Nr rys:<br>Z-01                                                                       |                                                                                       |
| Temat rysunku         | PROJEKT ZAGOSPODAROWANIA TERENU                                                                                                                                    |                                                                                                                                                                                                                                     | Branża/Etap<br>ARCH/PB<br>SAN EL                                                      |                                                                                       |
| Branża<br>architekt.  | Projektant                                                                                                                                                         | mgr inż. arch. Joanna Bakalarz<br>nr upr. 1/LOOKK/2023<br><br>Up. bud. do projekt. bez ograniczeń w spec. architektonicznej                                                                                                         |  |                                                                                       |
| Branża<br>sanitarna   | Projektant                                                                                                                                                         | mgr inż. Marzena Kolanus<br>Nr upr.: LOD/5238/PWBS/23<br><br>Up. bud. do projekt. bez ograniczeń w spec. instalacyjnej w zakresie sieci, instalacji i urządzeń cieplnych, wentylacyjnych, gazowych, wodociągowych i kanalizacyjnych |                                                                                       |  |
| Branża<br>elektryczna | Projektant                                                                                                                                                         | mgr inż. Malesz Parchyński<br>nr upr. LOD/5075/PWBE/23<br><br>Up. bud. do projekt. i kier. robotami bud. bez ograniczeń w zakresie sieci, instalacji i urządzeń elektrycznych i elektroenergetycznych                               |                                                                                       |                                                                                       |

# MAPA DO CELÓW PROJEKTOWYCH

## Skala 1:500

woj: łódzkie. pow: radomszczański  
jednostka ewidencyjna: (101202\_2) gm. Dobryszyce  
obręb: (0004) Dobryszyce  
działki nr: 733/11

Nr zgłoszenia: OD.6640.1274.2025

układ współrzędnych prostokątnych płaskich: 2000 (21)  
poziom odniesienia: PL-EVRF2007-NH  
mapa zasadnicza nr: 7.147.07.01.1.3

Granice działek oznaczono linią \_\_\_\_\_  
Zakres opracowania oznaczono linią - - - - -

Uwaga: Brak informacji o obciążeniach gruntowych  
w dziale III księgi wieczystej dla przedmiotowej działki.

Mapę wykonał geodeta uprawniony Jakub Siwczyk nr upr.23741  
dnia 10.05.2025r.

Poświadczam, że niniejszy dokument został  
opracowany w wyniku prac geodezyjnych  
i kartograficznych, których rezultaty zawiera  
operat techniczny wpisany do ewidencji  
materiałów państwowego zasobu geodezyjnego  
i kartograficznego w Powiatowym Ośrodku  
Dokumentacji Geodezyjnej i Kartograficznej w Radomsku.

**USŁUGI GEODEZYJNE**  
inż. Jakub Siwczyk  
ul. Przedborska 60/1, 97-500 Radomsko  
NIP: 7722348383  
tel. 506 728 069

identyfikator zgłoszenia prac geodezyjnych: OD.6640.1274.2025  
identyfikator ewidencyjny materiału  
zasobu operatu technicznego: P.1012.2025.1224  
Data wpisania operatu technicznego  
do ewidencji materiałów zasobu: 2025-05-15  
Numer i data protokołu: OD.6640.1274.2025\_1 z 2025-05-15  
Jestem świadomy odpowiedzialności karnej za złożenie fałszywego oświadczenia.  
Wykonał:  
**GEODETA UPRAWNIONY**  
**Jakub Siwczyk**  
Nr upr. 23741

SZKIC ORIENT  
SKALA 1:2500

