


Inwestycja	BUDOWA BUDYNKU ŚWIETLIKI WIEJSKIEJ WRAZ ZE SZCZELNYM ZBIORNIKIEM BEZODPŁYWOWYM O POJ. 8 M3 I NIEZBĘDNĄ INFRASTRUKTURA TECHNICZNĄ W MIEJSCOWOŚCI MALUTKIE.		Data: 07.2025
			Skala 1:500
Adres inwestycji	DZ. NR EWID. 733/11 JEDN. EWID. 101202_2 GM. DOBRYSZYCE, Obręb: 0004 DOBRYSZYCE		Nr rys: Z-01
Inwestor	GMINA DOBRYSZYCE, UL. WOLNOŚCI 8, 97-505 DOBRYSZYCE		Branża/Etap EL/PB
Temat rysunku	PROJEKT ZAGOSPODAROWANIA TERENU		Pdpis:
Branża elektryczna	Projektant	mgr inż. Mateusz Parchyniak nr upr. LOD/5075/PWBE/23 Up. bud. do projekt. i kier. robotami bud. bez ograniczeń w spec. instalacyjnej w zakresie sieci instalacji i urządzeń elektrycznych i elektroenergetycznych	

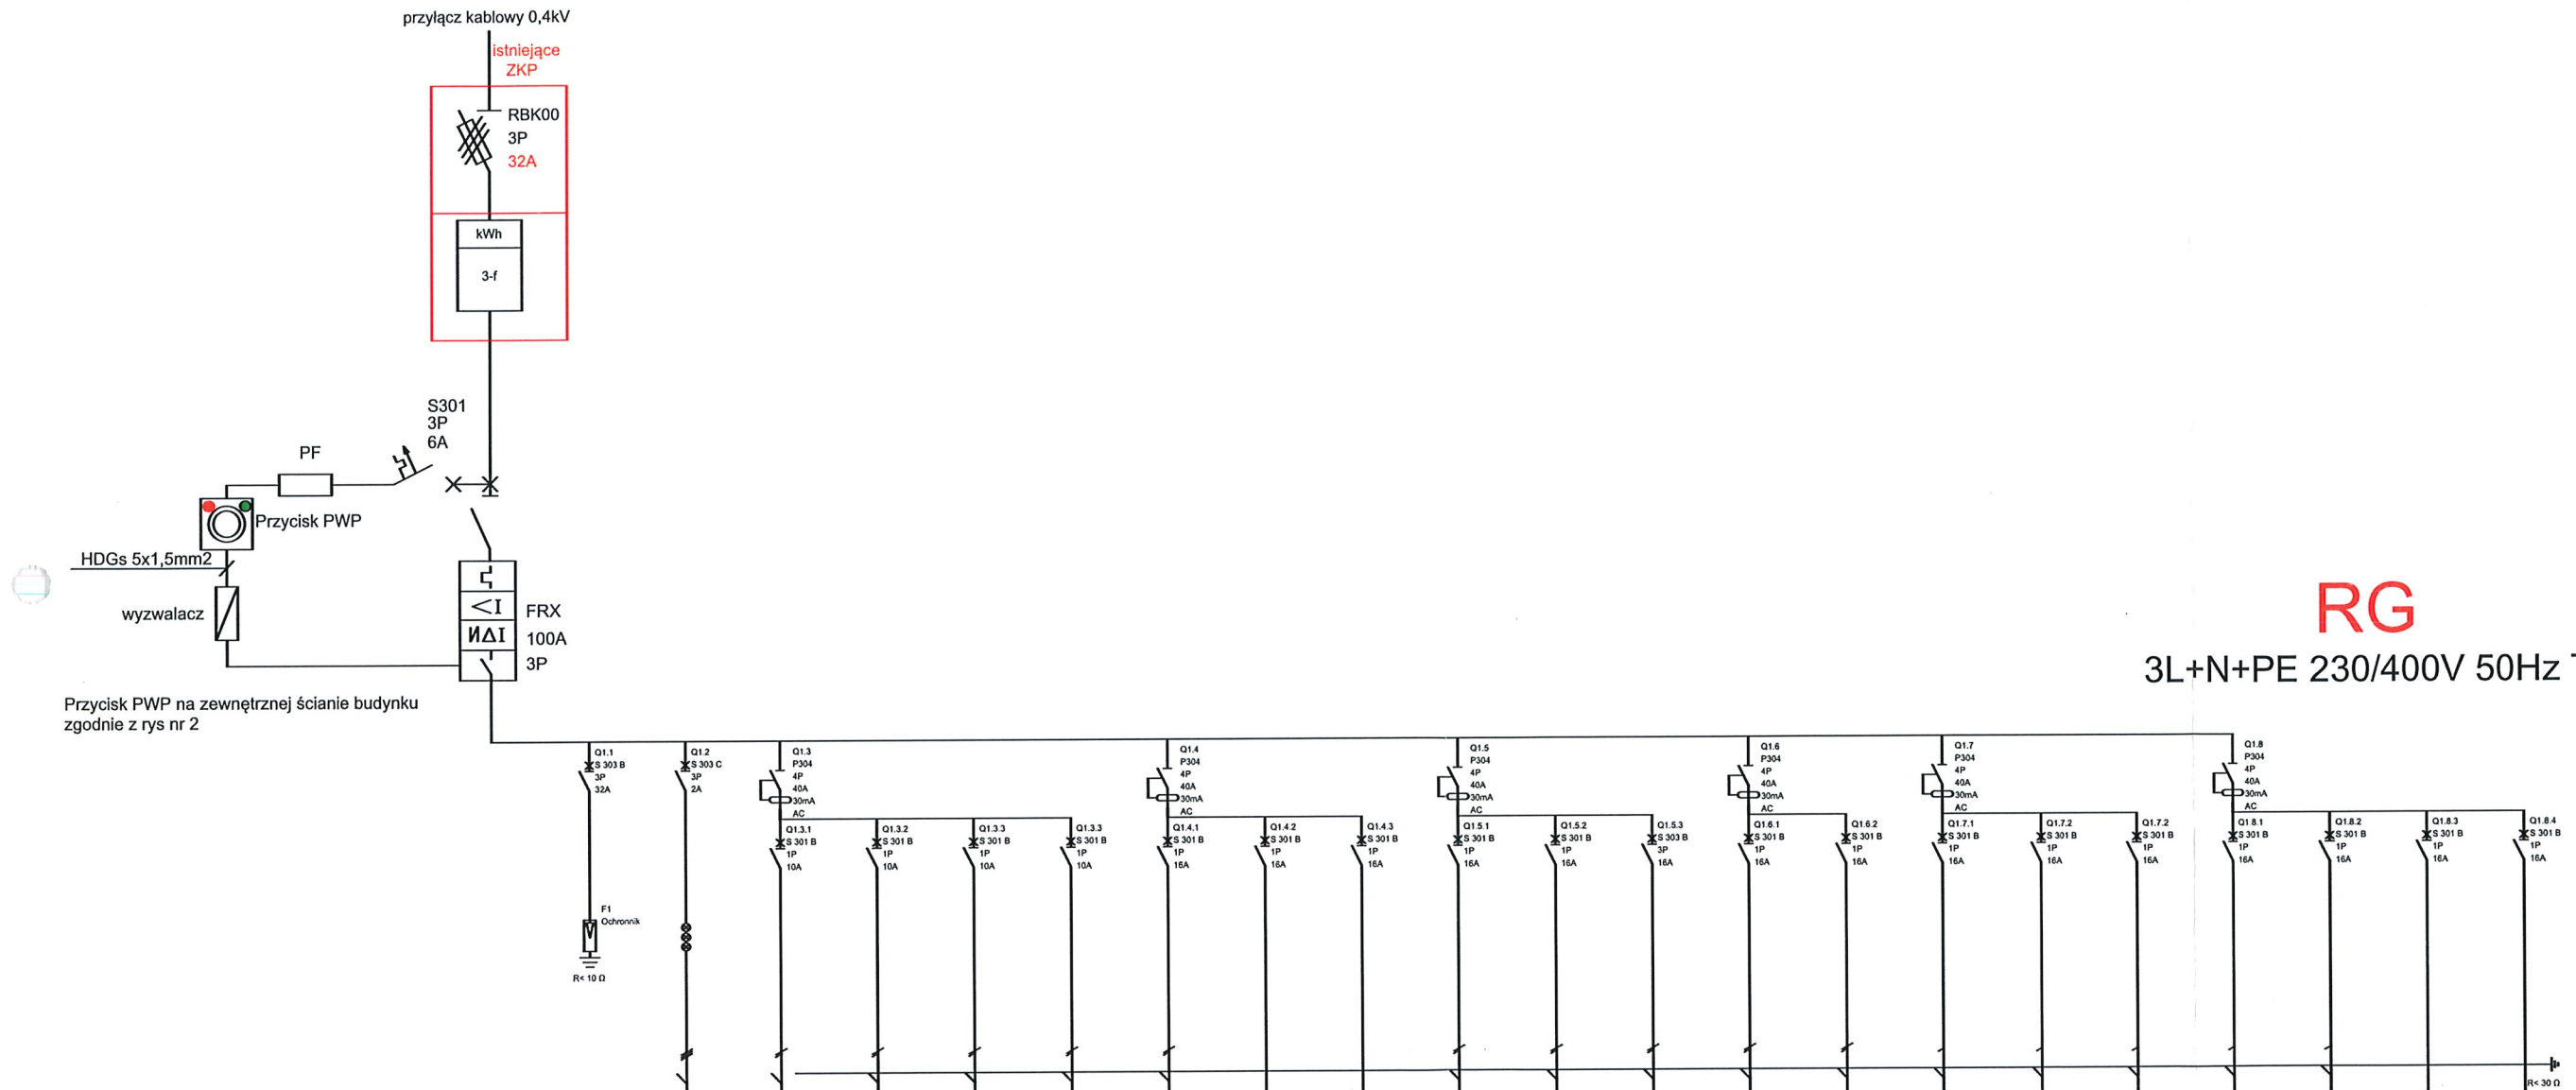

Oznaczenia aparatów	Q1	Q1.1	Q1.2	Q1.3.1	Q1.3.2	Q1.3.3	Q1.3.4	Q1.3.5	Q1.3.6	Q1.3.7	Q1.3.8	Q1.3.9	Q1.3.10	Q1.3.11	Q1.3.12	Q1.3.13	Q1.3.14	Q1.3.15	Q1.3.16	Q1.3.17	Q1.7.2	Q1.7.3
Oznaczenia zacisków	L1 L2 L3	L1 L2 L3	L1 L2 L3	L1	L2	L3	L1	L2	L3	L1	L2	L3	L1	L2	L3	L1	L2	L3	L1	L3	L1	L2
Opis	Wyłącznik Główny	Ochronnik napięcia TYP 1+2	Sygnalizacja zaniku faz	OŚWIETLENIE 1	OŚWIETLENIE 2	OŚWIETLENIE 3	OŚWIETLENIE 4 ewakuacyjne/awaryjne	Gniazda 230V OBWÓD NR 1	Podgrzewacz CWU OBWÓD NR 7	Podgrzewacz CWU OBWÓD NR 8	Gniazda 230V OBWÓD NR 2	Gniazda 230V OBWÓD NR 3	OBWÓD KUCHNIA INDUKCYJNA 400V	Gniazda 230V OBWÓD NR 4	Gniazda 230V OBWÓD NR 5	Gniazda 230V OBWÓD NR 6/1 GRZEJNIK WC	Gniazda 230V OBWÓD NR 6/2 GRZEJNIK POM. SOC	OBWÓD NR 10 OKAP KUCHENNY	Klimatyzacja	Kurtyna	REZERWA	REZERWA
Moc P1 / Ps	19 427W	-----	-----	140 W	62 W	15 W	90 W	100 W	3 500 W	3 500 W	500 W	500 W	6 000 W	500 W	500 W	500 W	500 W	20 W	1 500 W	1 500 W	-----	-----
Długość kabla	65 mb	-----	-----	... mb	... mb	... mb	... mb	... mb	... mb	... mb	... mb	... mb	... mb	... mb	... mb	... mb	... mb	... mb	... mb	... mb	... mb	-----
Przekrój kabla	5x10 mm ²	-----	-----	3x1,5 mm ²	3x1,5 mm ²	3x1,5 mm ²	3x1,5 mm ²	3x2,5 mm ²	3x2,5 mm ²	3x2,5 mm ²	3x2,5 mm ²	3x2,5 mm ²	5x4 mm ²	3x2,5 mm ²	3x2,5 mm ²	3x2,5 mm ²	3x2,5 mm ²	3x2,5 mm ²	3x2,5 mm ²	3x2,5 mm ²	-----	-----
Typ kabla	YKY	-----	-----	YDY	YDY	YDY	YDY	YDY	YDY	YDY	YDY	YDY	YDY	YDY	YDY	YDY	YDY	YDY	YDY	YDY	-----	-----

Uwaga:
szafa rozdzielnic z 30% rezerwą z uwagi na wydzielające się ciepło
Rozdzielnic NIT min. 80mod
Stopień ochrony IP20

Askam Project		Pracownia projektowa Askam Project	
Investycja	BUDOWA BUDYNKU ŚWIETLICY WIEJSKIEJ WRAZ ZE SZCZELNYM ZBIORNIKIEM BEZODPŁYWOWYM O POJ. 8 M3 I NIEZBĘDĄ INFRASTRUKTURA TECHNICZNĄ W MIEJSCOWOŚCI MALUTKIE.		Data: 07.2025
Adres inwestycji	DZ. NR EWID. 733/11 JEDN. EWID. 101202_2 GM. DOBRYSZYCE, Obręb: 0004 DOBRYSZYCE		Skala 1:100
Inwestor	GMINA DOBRYSZYCE, UL. WOLNOŚCI 8, 97-505 DOBRYSZYCE		Nr rys: 5
Temat rysunku	Schemat ideowy RG		Branża/Etap ELE/PT
Branża elektryczna	Projektant	mgr inż. Mateusz Parchyniak Nr upw. LOD/5075/PWBE/23 Upz. bud. do projekt. bez ograniczeń w spec. instalacyjnej w zakresie sieci, instalacji i urządzeń elektrycznych i elektroenergetycznych	Podpis: